


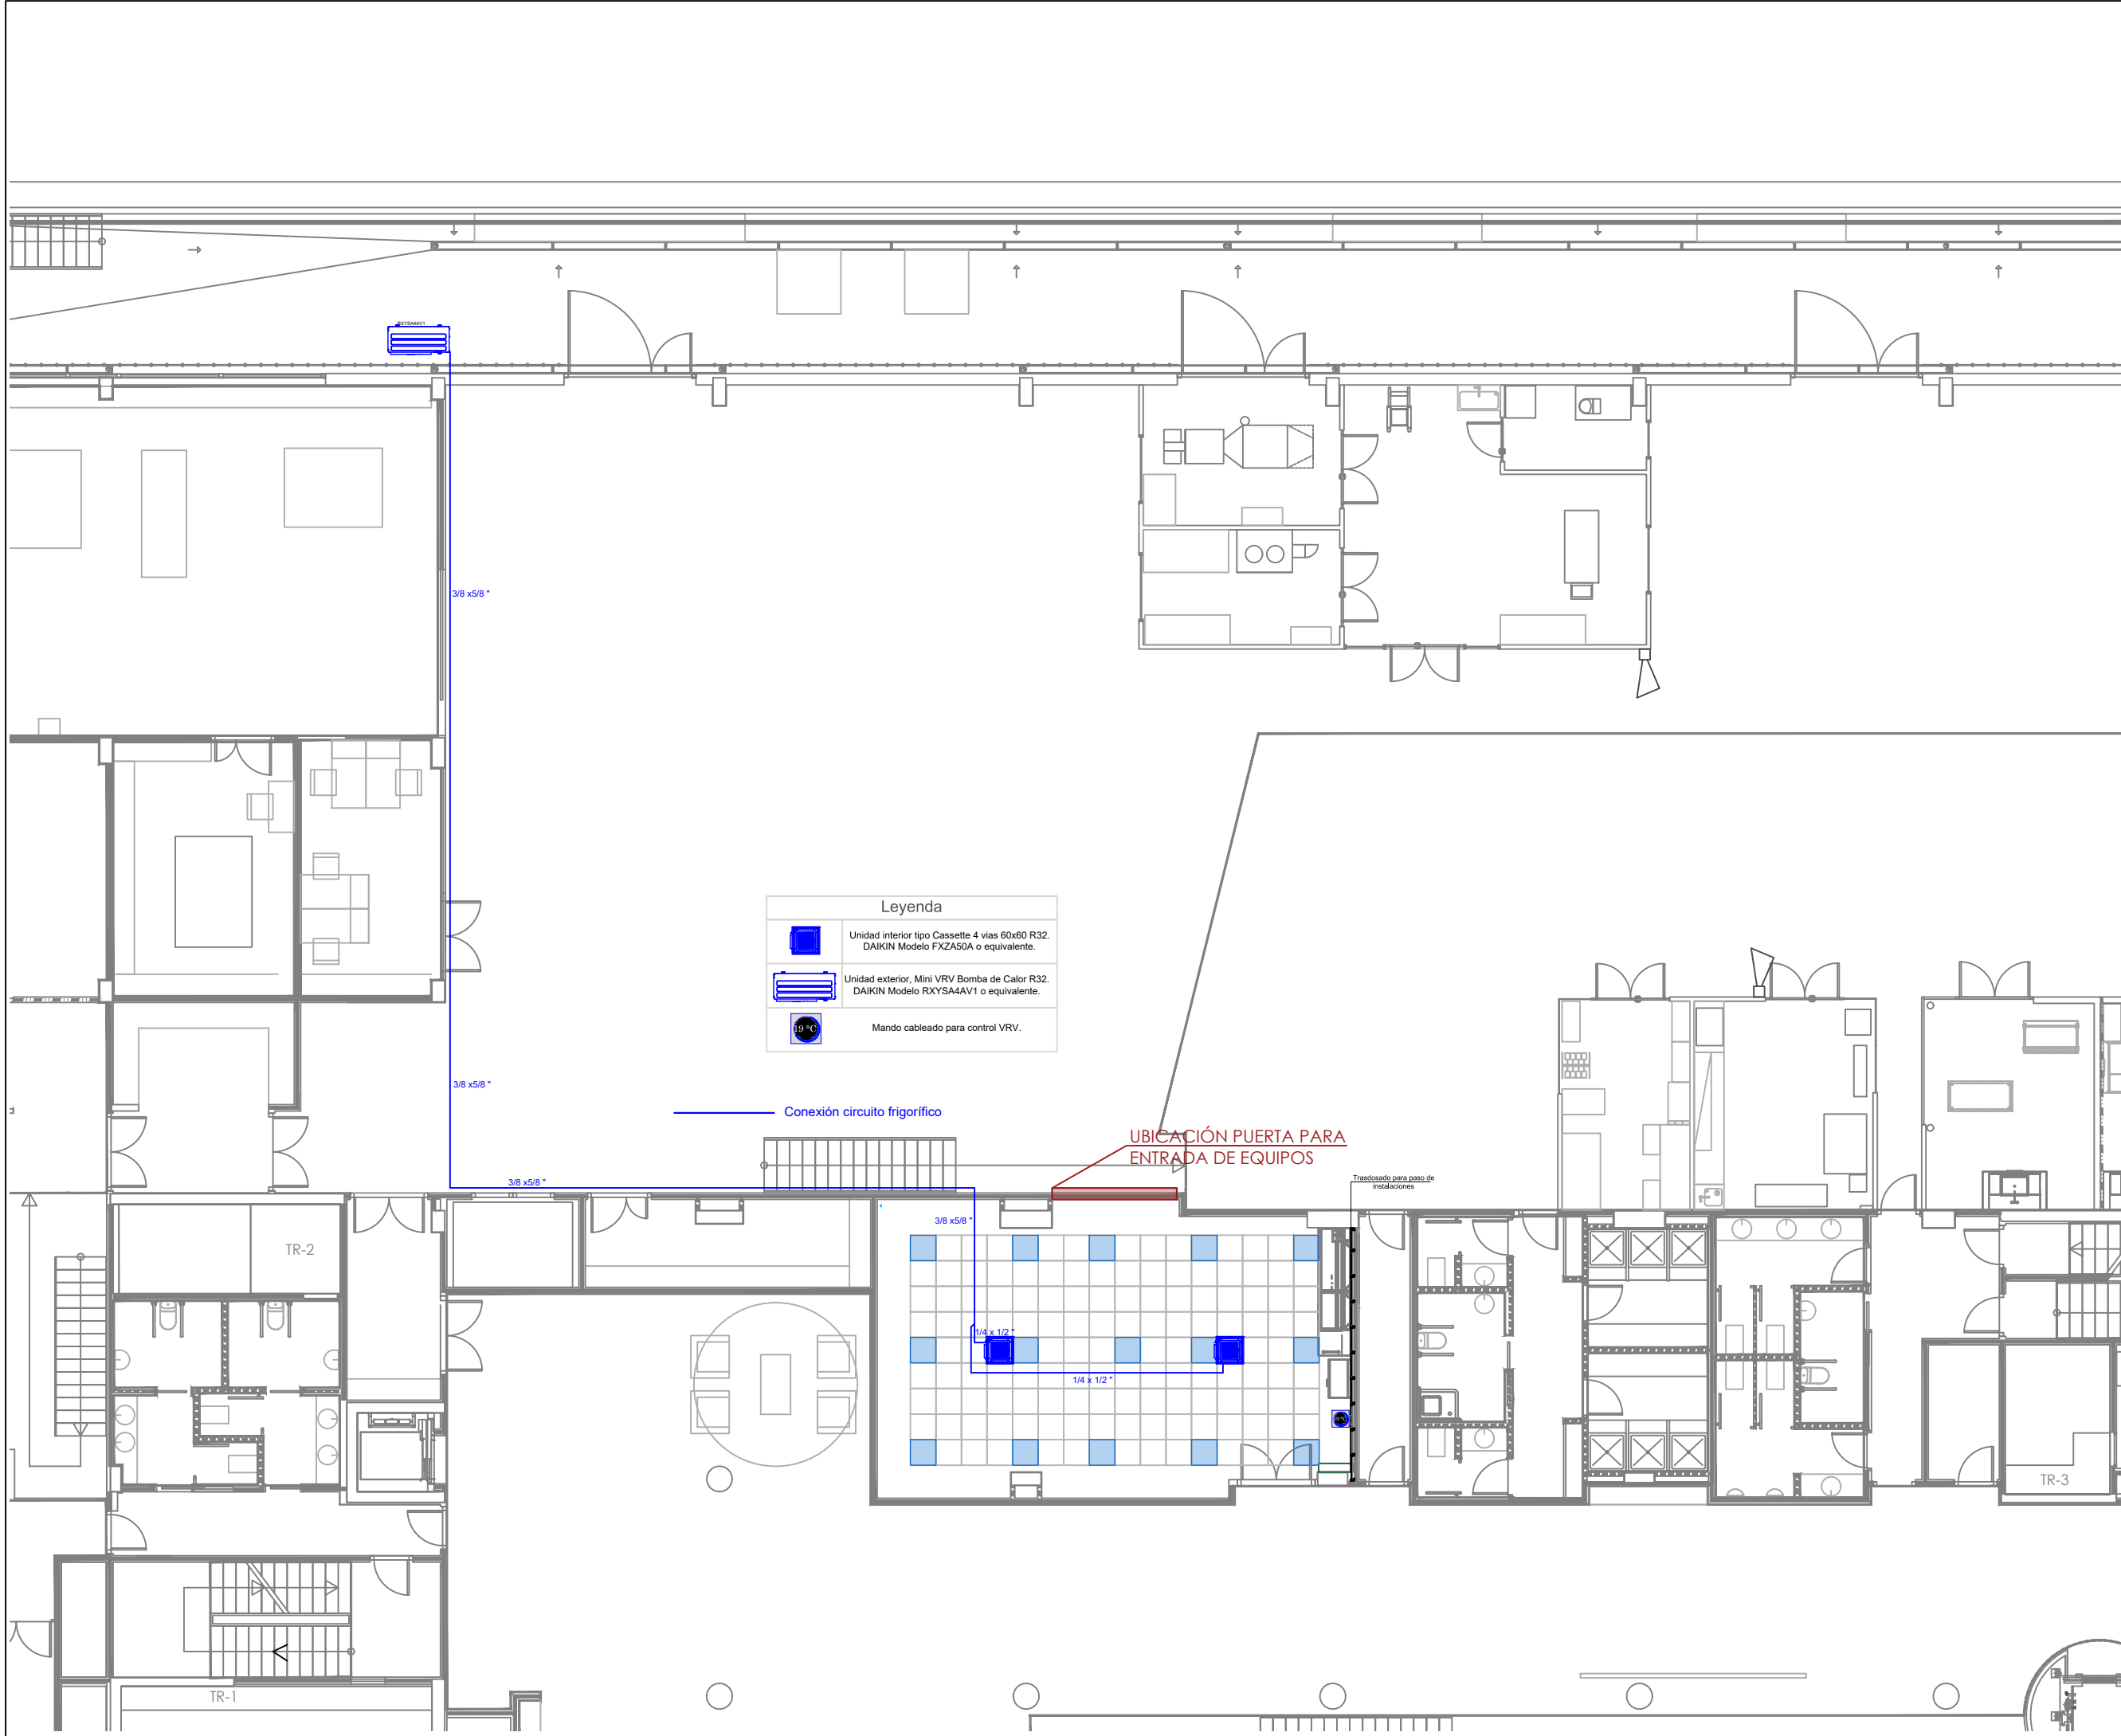

Leyenda	
	Unidad interior tipo Cassette 4 vías 60x60 R32. DAIKIN Modelo FXZA50A o equivalente.
	Unidad exterior, Mini VRV Bomba de Calor R32. DAIKIN Modelo RXYSA4AV1 o equivalente.
	Mando cableado para control VRV.

ESTE PLANO SUSTITUYE A:
ESTE PLANO COMPLEMENTA A:

PLANOS ESTADO FINAL DE OBRA
EDIFICIO DE INVESTIGACIÓN PARA
SEDE DE IMDEA-MATERIALES

SITUACIÓN: PARCELA P3 "PARQUE EQUIPADO GETAFE SUR"
GETAFE

PLANO: PLANTA SEMISÓTANO
INSTALACIÓN CLIMATIZACIÓN VRV
1/100

ESCALA: AA-01

FECHA: JUNIO 2026

CLIENTE: CONFORME CLIENTE




ARQUITECTO
JUAN MANUEL ECHEVARRÍA PÉREZ
ESTUDIO MBA & ARQUITECTOS

	Difusor techo 300 × 300 mm con plenum, conexión Ø160 mm
	Rejilla retorno 300 × 200 mm con compuerta regulable
	Compuerta cortafuegos rectangular, conectada a central de incendios, resistencia al fuego EI 120 según UNE-EN 1366-2, de 250x200 mm
	Conexión de compuerta cortafuegos a central contra incendios ubicada en planta baja.

UBICACIÓN PUERTA PARA ENTRADA DE EQUIPOS

Trasdosado para paso de instalaciones

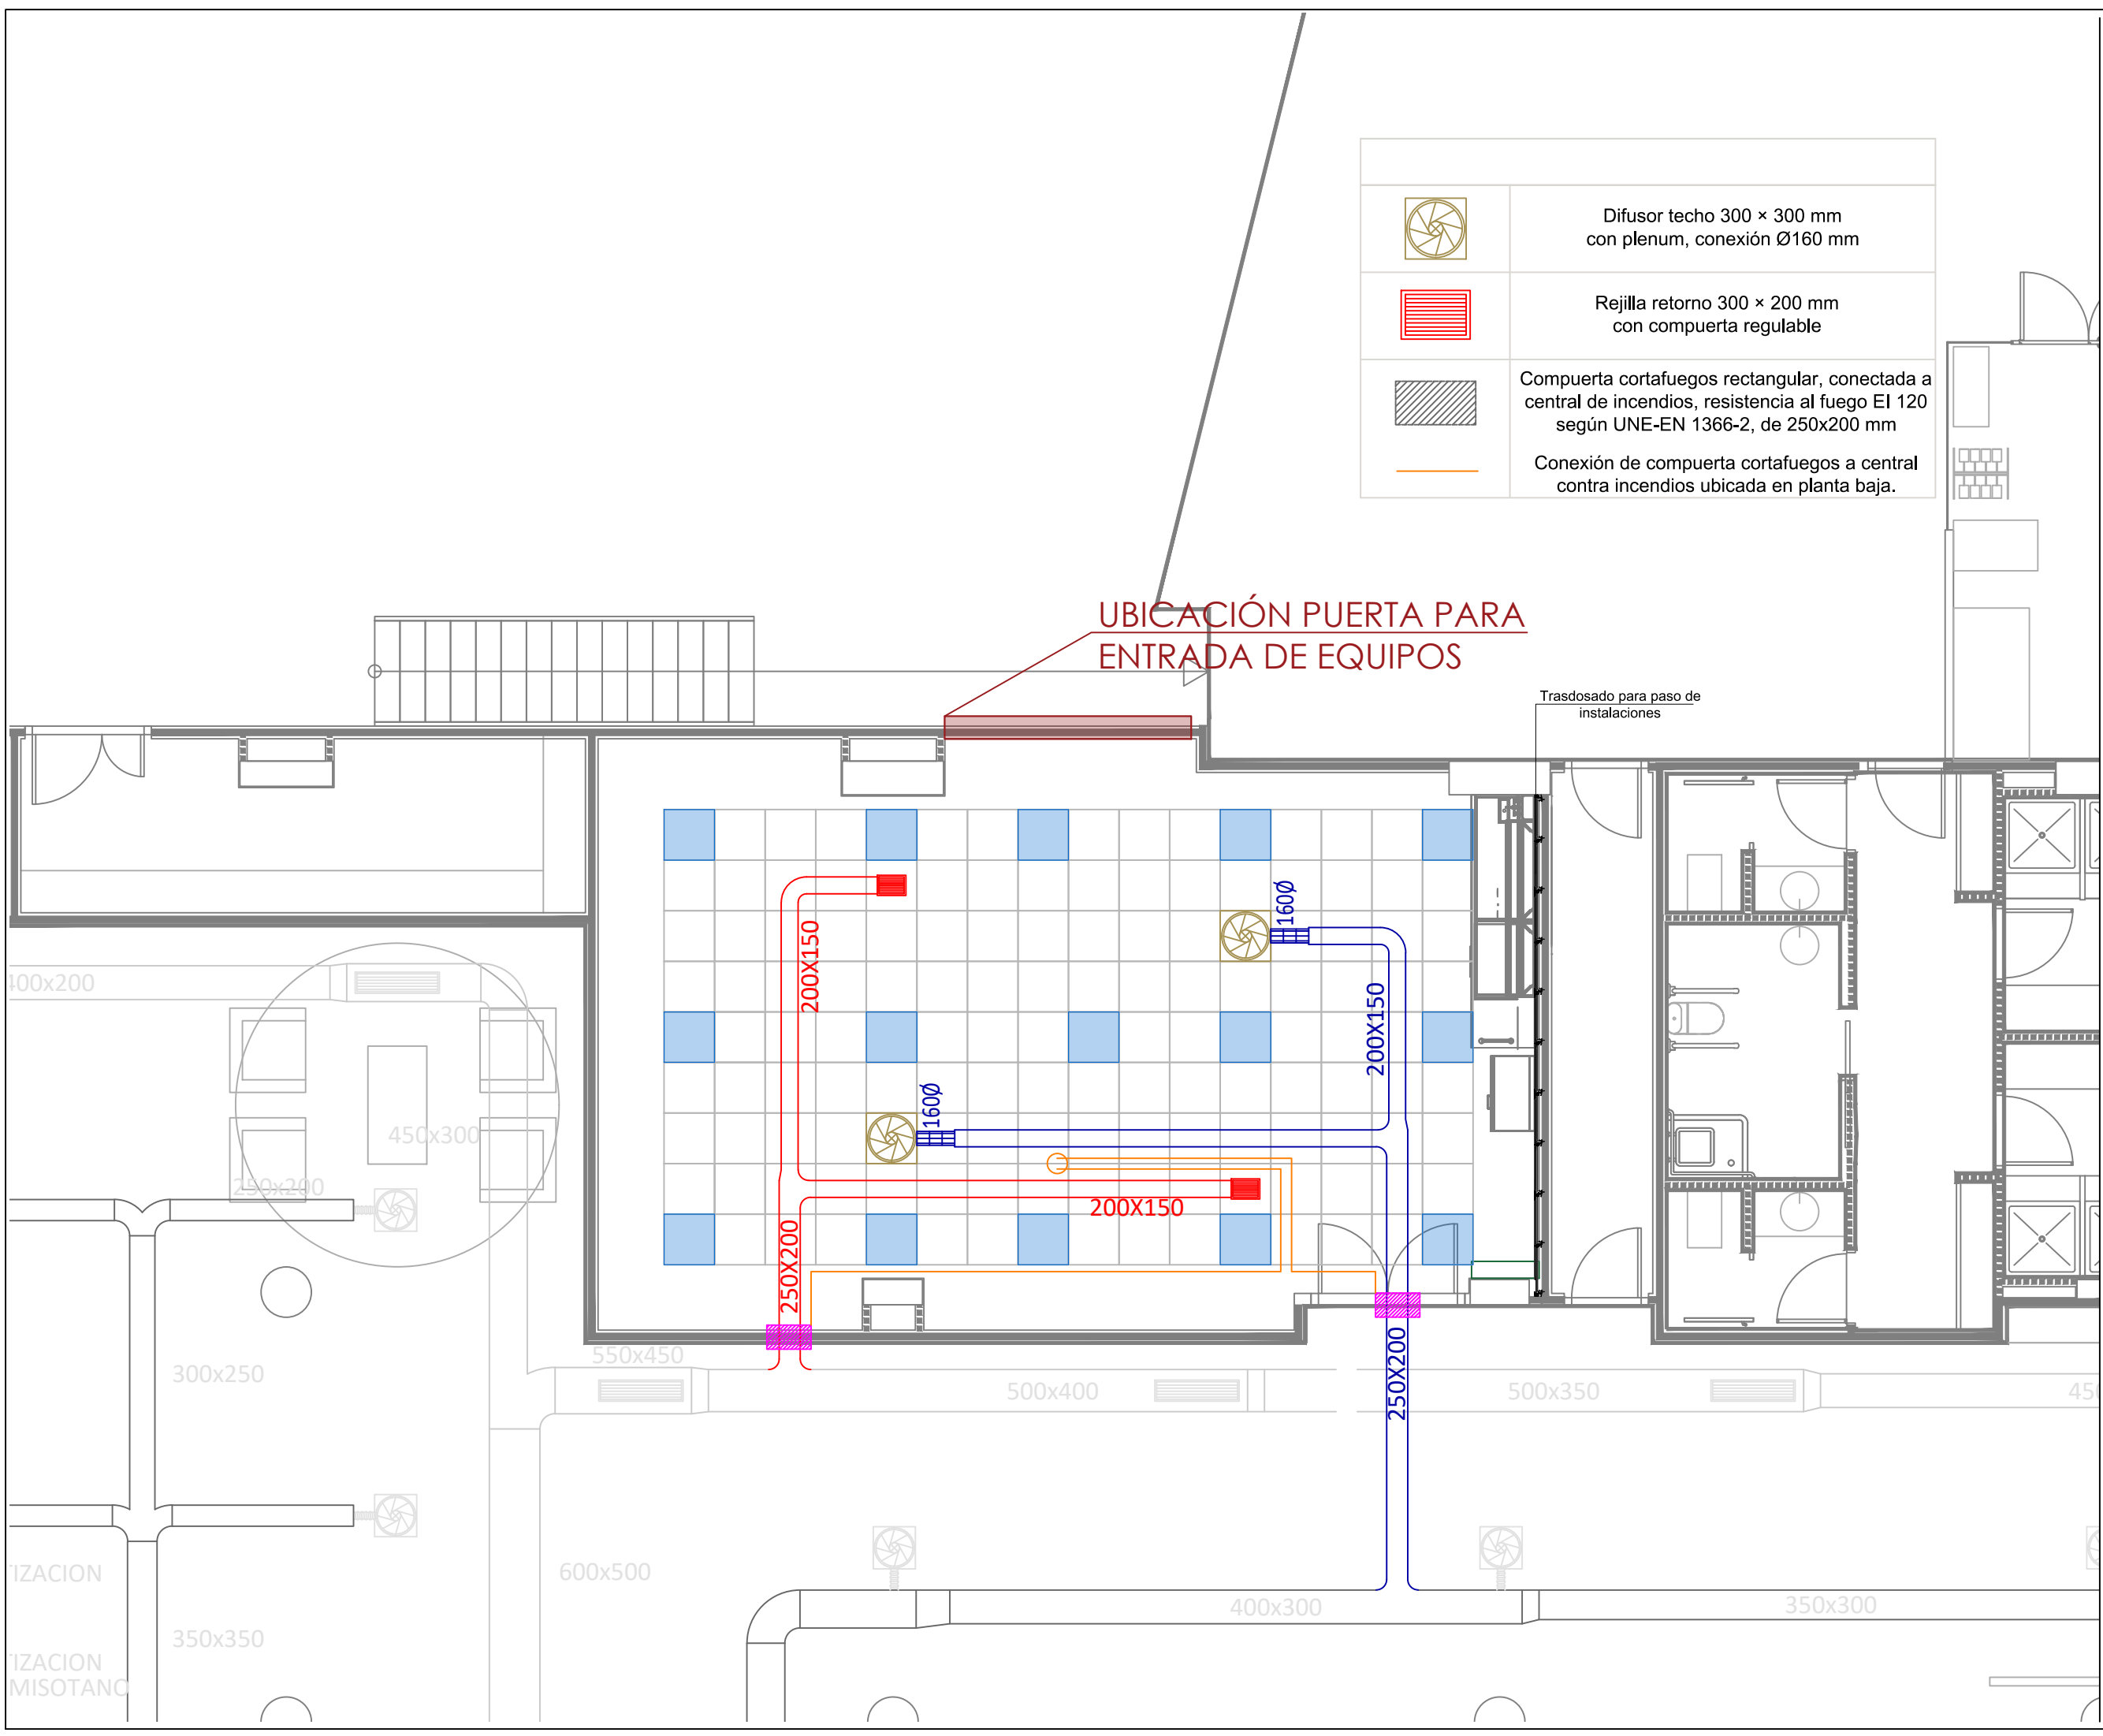

ESTE PLANO SUSTITUYE A:
ESTE PLANO COMPLEMENTA A:

PLANOS ESTADO FINAL DE OBRA
EDIFICIO DE INVESTIGACIÓN PARA
SEDE DE IMDEA-MATERIALES

SITUACIÓN: PARCELA P3 "PARQUE EQUIPADO GETAFE SUR"
GETAFE


PLANO: PLANTA SEMISÓTANO
CLIMATIZACIÓN Y VENTILACIÓN
1/50

AA-02

FECHA: JUNIO 2026

CLIENTE: CONFORME CLIENTE

ARQUITECTO
JUAN MANUEL ECHEVARRÍA PÉREZ
ESTUDIO MBA & ARQUITECTOS

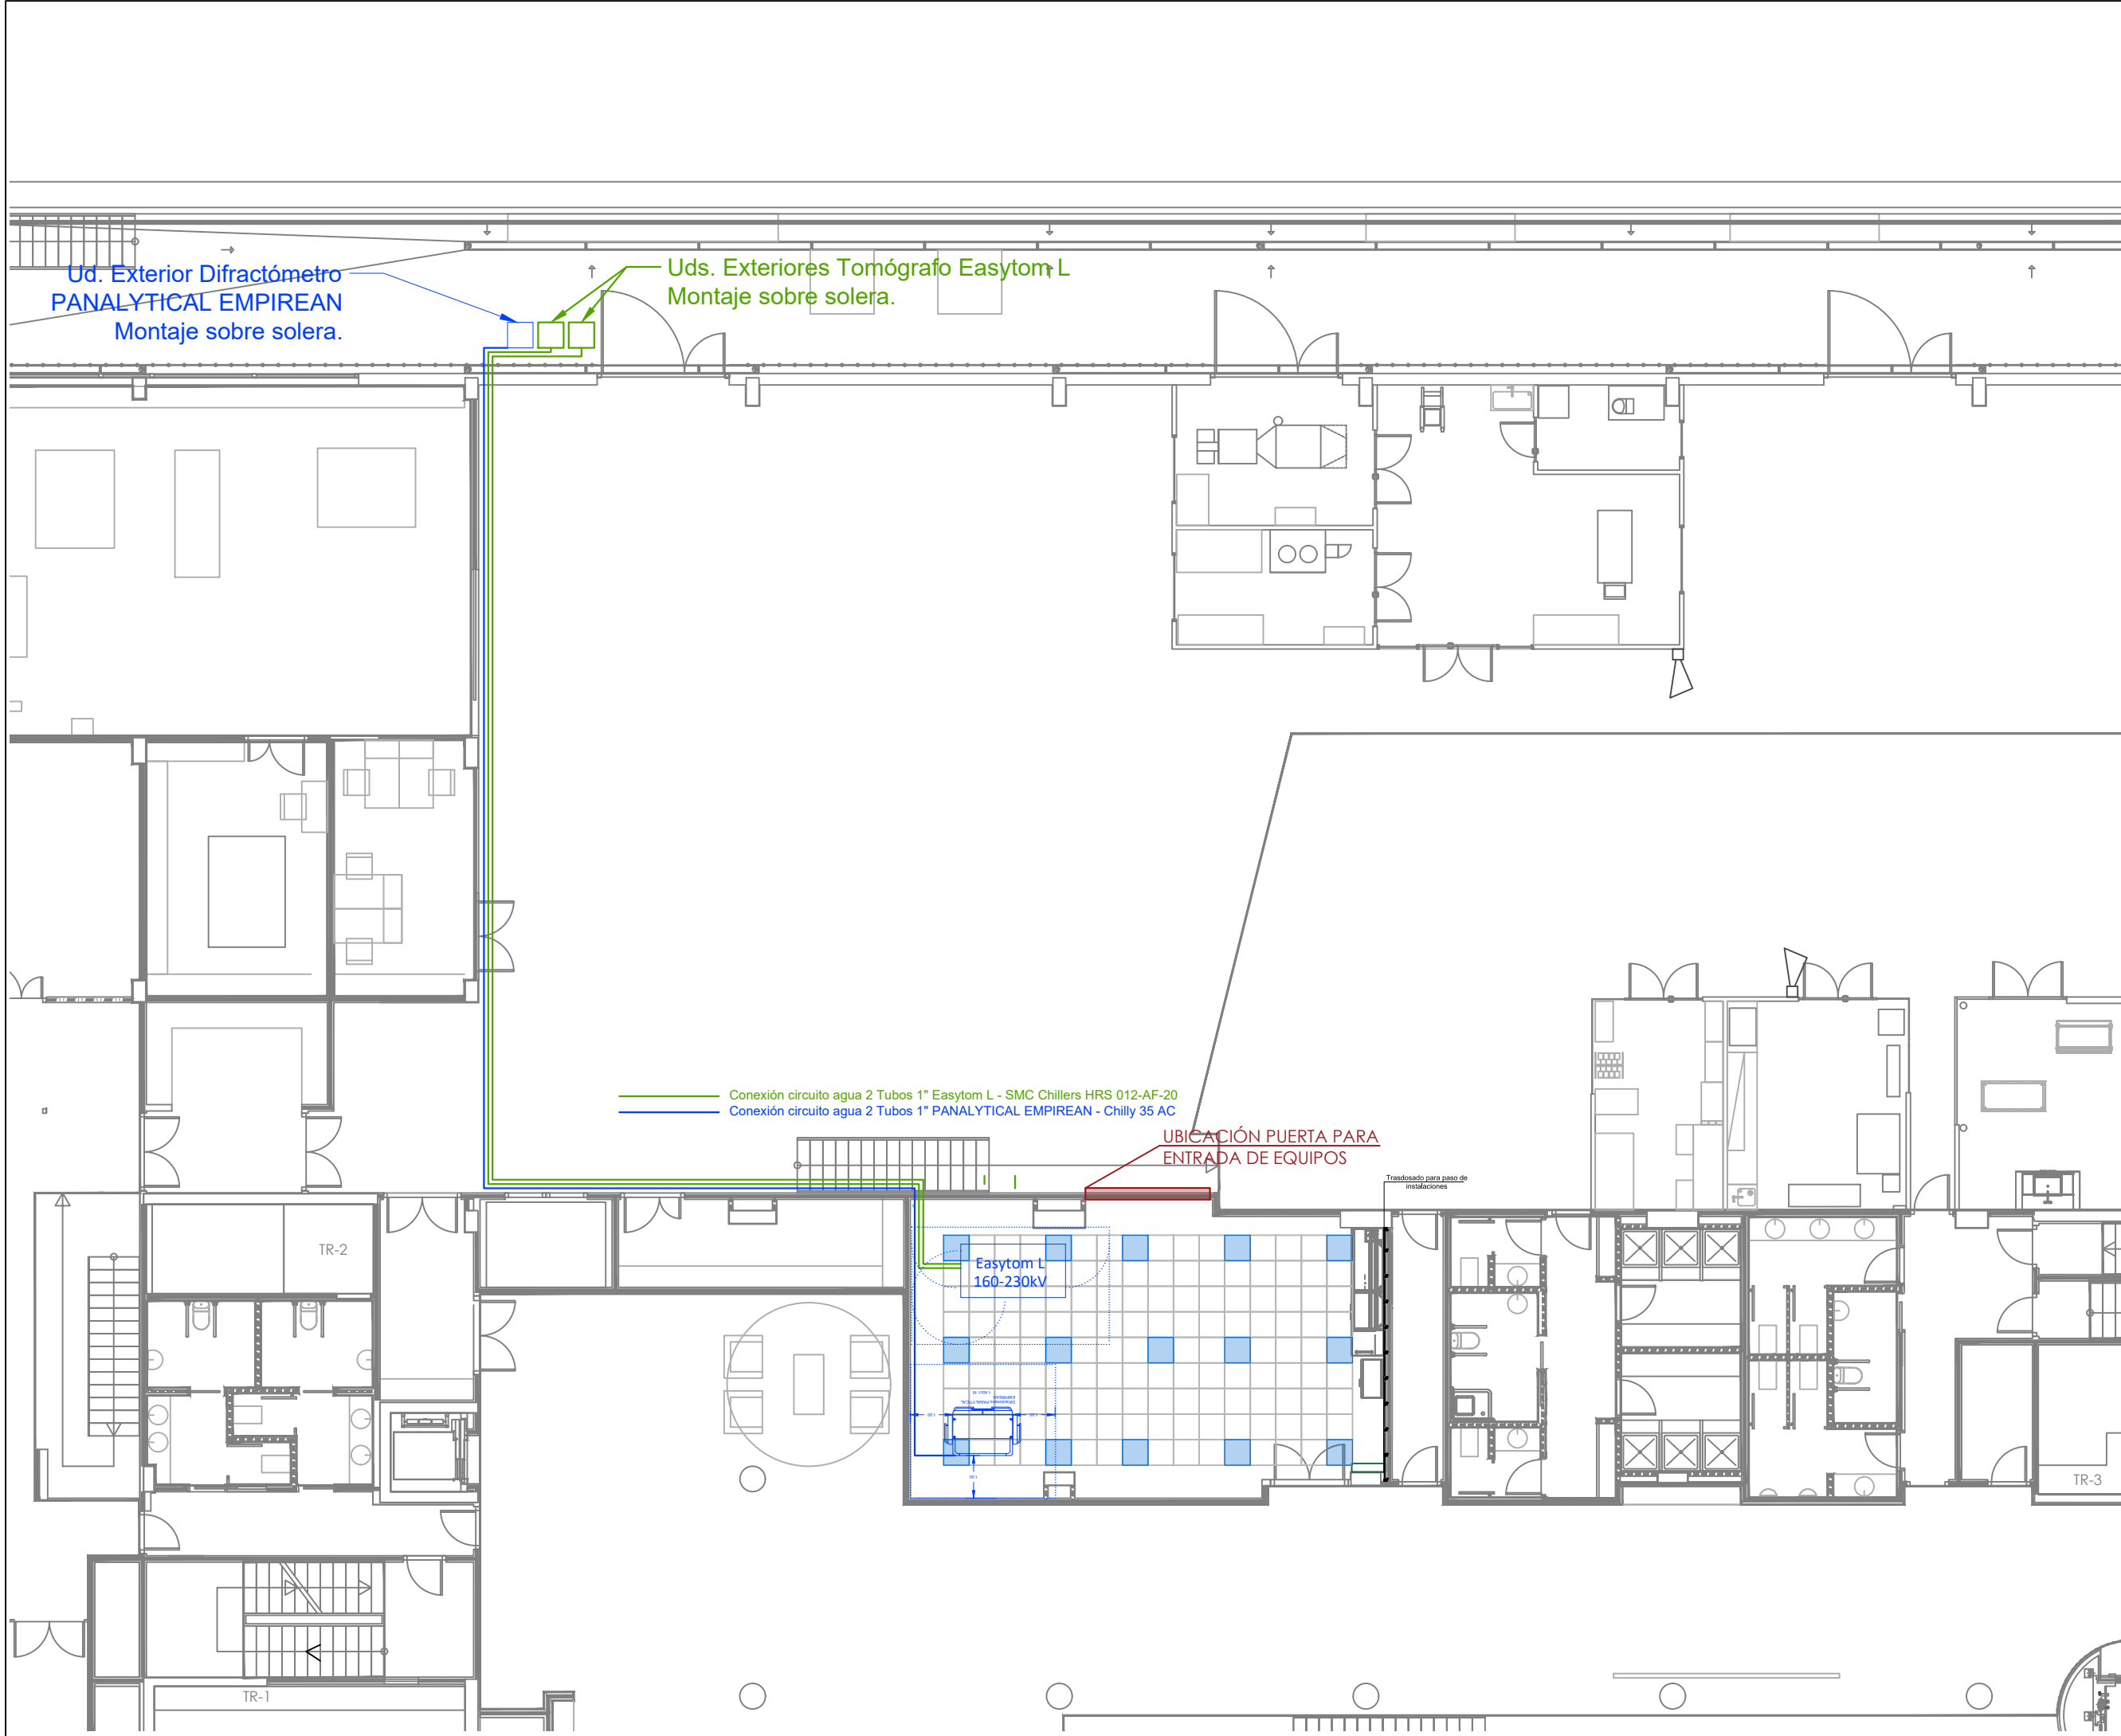

ESTE PLANO SUSTITUYE A:
ESTE PLANO COMPLEMENTA A:

PLANOS ESTADO FINAL DE OBRA
EDIFICIO DE INVESTIGACIÓN PARA
SEDE DE IMDEA-MATERIALES

SITUACIÓN: PARCELA P3 "PARQUE EQUIPADO GETAFE SUR"
GETAFE

PLANO: PLANTA SEMISÓTANO
INSTALACIÓN ENFIADORAS
ESCALA: 1/100
AA-03

FECHA: JUNIO 2026

CLIENTE: CONFORME CLIENTE

ARQUITECTO: JUAN MANUEL ECHEVARRÍA PÉREZ
ESTUDIO MBA & ARQUITECTOS